


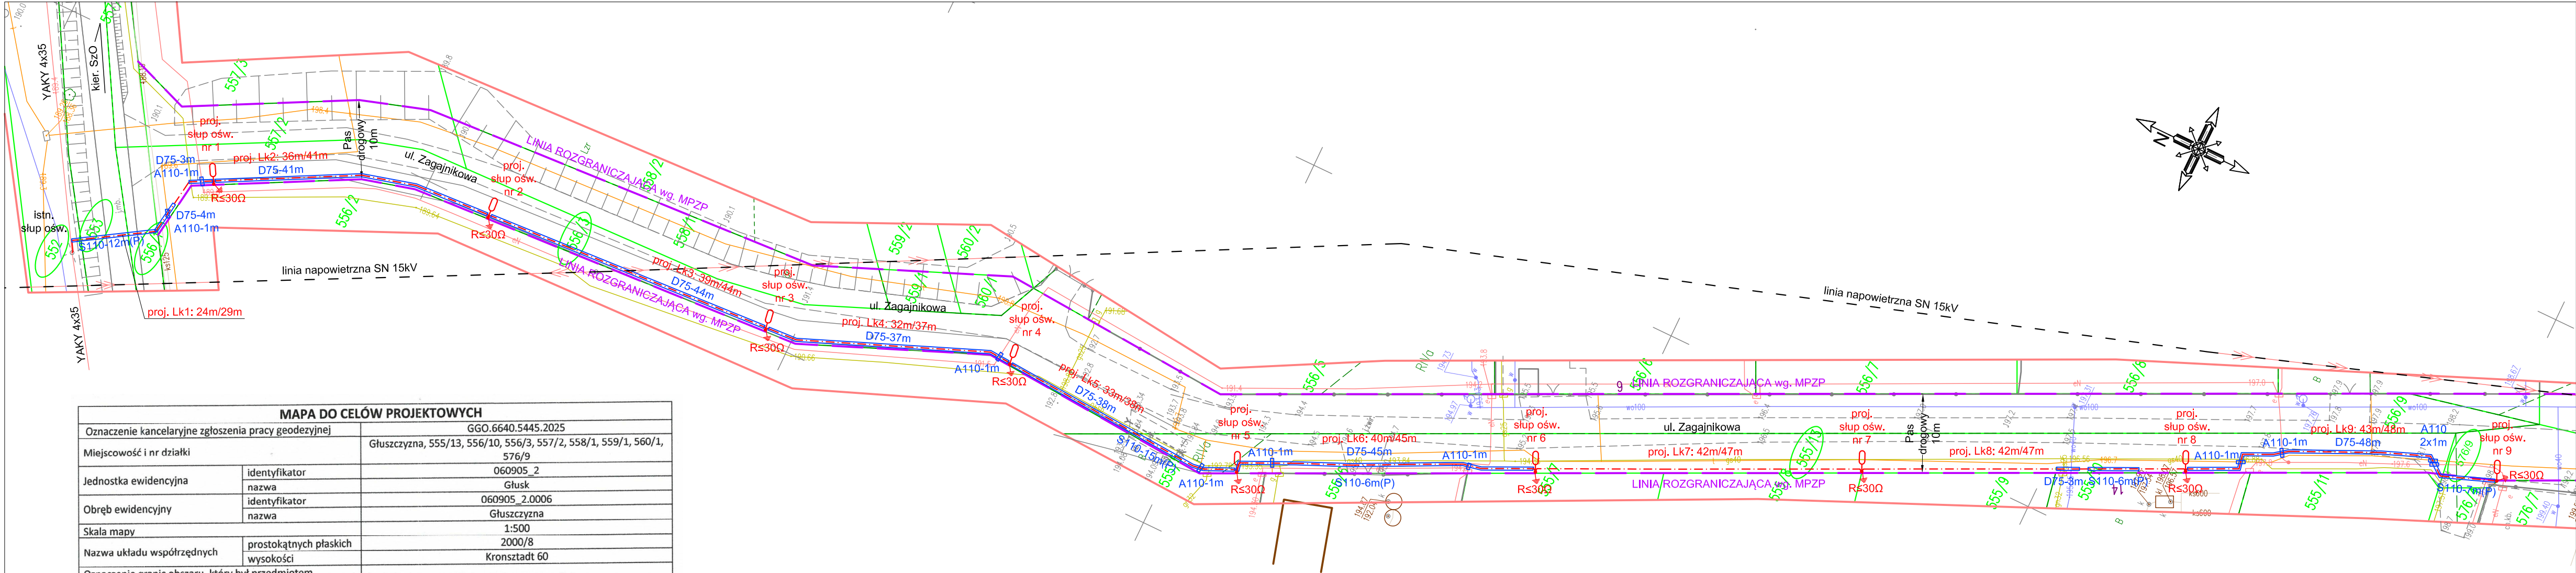

MAPA DO CELÓW PROJEKTOWYCH

Oznaczenie kancelaryjne zgłoszenia pracy geodezyjnej		GGO.6640.5445.2025
Miejscowość i nr działki		Głuszczyzna, 555/13, 556/10, 556/3, 557/2, 558/1, 559/1, 560/1, 576/9
Jednostka ewidencyjna	identyfikator	060905_2
	nazwa	Głusk
Obręb ewidencyjny	identyfikator	060905_2.0006
	nazwa	Głuszczyzna
Skala mapy		1:500
Nazwa układu współrzędnych	prostokątnych płaskich	2000/8
	wysokości	Kronsztadt 60
Oznaczenie granic obszaru, który był przedmiotem aktualizacji		Gruba ciągła czerwona linia
Służebność gruntowe mające wpływ na zagospodarowanie gruntów zlokalizowanych w granicach projektowanej inwestycji		Wykonanie niniejszej mapy nie było poprzedzone ustaleniami dotyczącymi ewentualnych służebności gruntowych obciążających grunty położone w granicach projektowanej inwestycji budowlanej.
Kontur użytku gruntowego, który nie jest ujawniony w bazie danych ewidencji gruntów i budynków		-----

Niniejszą mapę wykonano na podstawie zaktualizowanej w obszarze objętym zamówieniem mapy zasadniczej, sekcje: 8.149.08.09.4.4, 8.149.08.14.2.2 według stanu na dzień 24.07.2025 r.

Nie wyklucza się istnienia w terenie innych niż wykazanych na niniejszej mapie urządzeń podziemnych, które nie były zgłoszone do inwentaryzacji. Zgodnie z art. 233§1 KK oświadczam, że niniejszy dokument będący wynikiem pracy geodezyjnych został pozytywnie zweryfikowany i przyjęty do zasobu.

Identyfikator zgłoszenia: GD-OD-II.6640.5445.2025_2

Protokół kontroli nr GGO.6640.5445.2025_2

Organ służby geodezyjnej otrzymujący zgłoszenie: Starosta Lubelski.

GRADUS

Jarosław Komarzeniec

20-562 Lublin, ul. Szczytowa 3/15

tel. 793 010 434

NIP 9462502137, REGON 060475707

Antoni Gardias

inż. geodeta

20-353 Lublin, ul. Bukowa 21/92

Nr dopr. 7323

Nazwa, imię i nazwisko wykonawcy

oraz data i podpis osoby reprezentującej wykonawcę

Imię i nazwisko, nr uprawnień oraz data i podpis

geodety uprawnionego

LEGENDA:

- proj. latarnia oświetleniowa:
slup stalowy, okragly h=8m + wysięgnik poj. półokrągły 10°, h=1m, l=1,5m,
+ oprawa LED 40W, 4000K (proj. punkt świetlny 9m)
- proj. linia kablowa oświetleniowa typu YAKXS 4x25mm² 0,6/1kV
(numeracja Lk wg. tabeli montażowej)
- proj. rura osłonowa:
typ D75 - rura karbowana dwuwarstwowa HDPE fi75mm
typ S110 - rura sztywna gładkościenna HDPE fi110mm
typ A110 - rura dzielona HDPE fi110mm
- granice działek
- działka objęta zamierzeniem budowlanym

Układ sieci: TN-C
Jednostka transformatorowa: ST Mętów 10
Szafa oświetleniowa: SzO Mętów 10

Ochrona przeciwporażeniowa podstawowa:
Izolowanie części czynnych
Ochrona przeciwporażeniowa przy uszkodzeniu:
Samoczynne wyłączenie zasilania Urządzenia w II klasie ochronności

Projektant:	mgr inż. Sławomir Socha	LUB/0363/PWBE/17		Data: 11.2025	Jednostka projektowa: Inżynier Budownictwa Elektroenergetycznego mgr inż. Sławomir Socha +48 604-457-706, Socha.Slawomir@gmail.com USŁUGI TECHNICZNE PROJEKTOWANIE-POMIARY-NADZÓR INW. Instalacje Elektryczne i Sieci Energetyczne			
Objekt:	Budowa oświetlenie drogi gminnej dojazdowej - ul. Zagajnikowej w m. Głuszczyzna gm. Głusk							
Tytuł rysunku:	Projekt zagospodarowania terenu							
Skala: 1:500					Rys. nr: 02			

Gmina Głusk

Domków, ul. Rynek 1

20-388 Lublin